

proj. P1-Rs/LZV/LZR/F
Z9507884
R < 30 Ω
dz. 138/2; war.
przył. P/24/079266


Tytuł opracowania: Budowa przystępu kablowego 0,4 kV z szafką pomiarową ze stacji transformatorowej "Zaborowo 3", obwód nr 400 w miejscowości Zaborowo, gmina Górzno		
Nazwa rysunku: PLAN ZAGOSPODAROWANIA TERENU		
Inwestor: ENERGA-Operator SA Oddział w Toruniu, ul. Gen. Bema 128, 87-100 Toruń		
Projektant: Michał Ruciński uprawnienia nr KUP/0003/PWOE/04		
Podpis: 	Numer umowy: ZN/2372/9595MZU/2026/2600707/1	
Data opracowania: lipiec 2026	Skala: 1:500	Numer rysunku: E-01

MAPA DO CELÓW PROJEKTOWYCH	
Skala 1: 500 Województwo kujawsko-pomorskie Powiat brodnicki (0402) Gmina Górzno (040205_5) Obręb Zaborowo (0010) Działka: 138/2 Ident. zgl. GG.6640.1.1270.2026 Układ wysokościowy PL-EVRF2007-NH Układ współr. poziomych: 2000, południk 18 Sporządził: Brodnica, dnia 08.07.2026 Zakres opracowania - - - - -	Wykazane na niniejszej mapie granice nieruchomości określono z wymaganą dokładnością, związku z tym mapa może służyć do projektowania budynków sytuowanych w odległości mniejszej lub równiej 4 m od granicy działki ewidencyjnej. Ze względu na brak danych niniejsza mapa nie uwzględnia przebiegu ewentualnych urządzeń podziemnych nie zgłoszonych do inwentaryzacji geodezyjnej. Mapa aktualna na dzień 07.07.2026 Biuro Geodezji ARGEO Marek Kruczyński 87-400 Golub-Dobrzyń, ul. Żeromskiego 40 NIP 956-191-75-39, REGON 341591860 tel. 504-343-293, mail: kruk.geodeta@wp.pl

GEODETA UPRAWNIENY
Marek Kruczyński
Świadectwo nr: 19613


Poświadczam, że niniejszy dokument został opracowany w wyniku prac geodezyjnych i kartograficznych, których rezultaty zawiera operat techniczny, który uzyskał pozytywną weryfikację. Jednocześnie informuję, że jestem świadomy odpowiedzialności karnej za złożenie fałszywego oświadczenia.	
Identyfikator zgłoszenia prac geodezyjnych	GG.6640.1.1270.2026
Organ służby geodezyjnej, który otrzymał zgłoszenie	Starosta Brodnicki
Wykonawca prac geodezyjnych	Biuro Geodezji ARGEO Marek Kruczyński
Nr oraz data sporządzenia dokumentu zawierającego wynik pozytywnej weryfikacji	Protokół z weryfikacji nr GG.6640.1.1270.2026_1 z dnia 13.07.2026
Imię i nazwisko oraz nr uprawnień zawodowych kierownika prac	Marek Kruczyński Nr uprawnień 19613

lokalizacja proj.
szafki pomiarowej

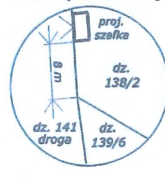

Oznaczenia dotyczące zakresu
służebności przesyłu:

- granica działki
- przebieg (miejsce)
umieszczanego urządzenia
- rodzaj umieszczanego urządzenia
* w rurze osłonowej DVK 110

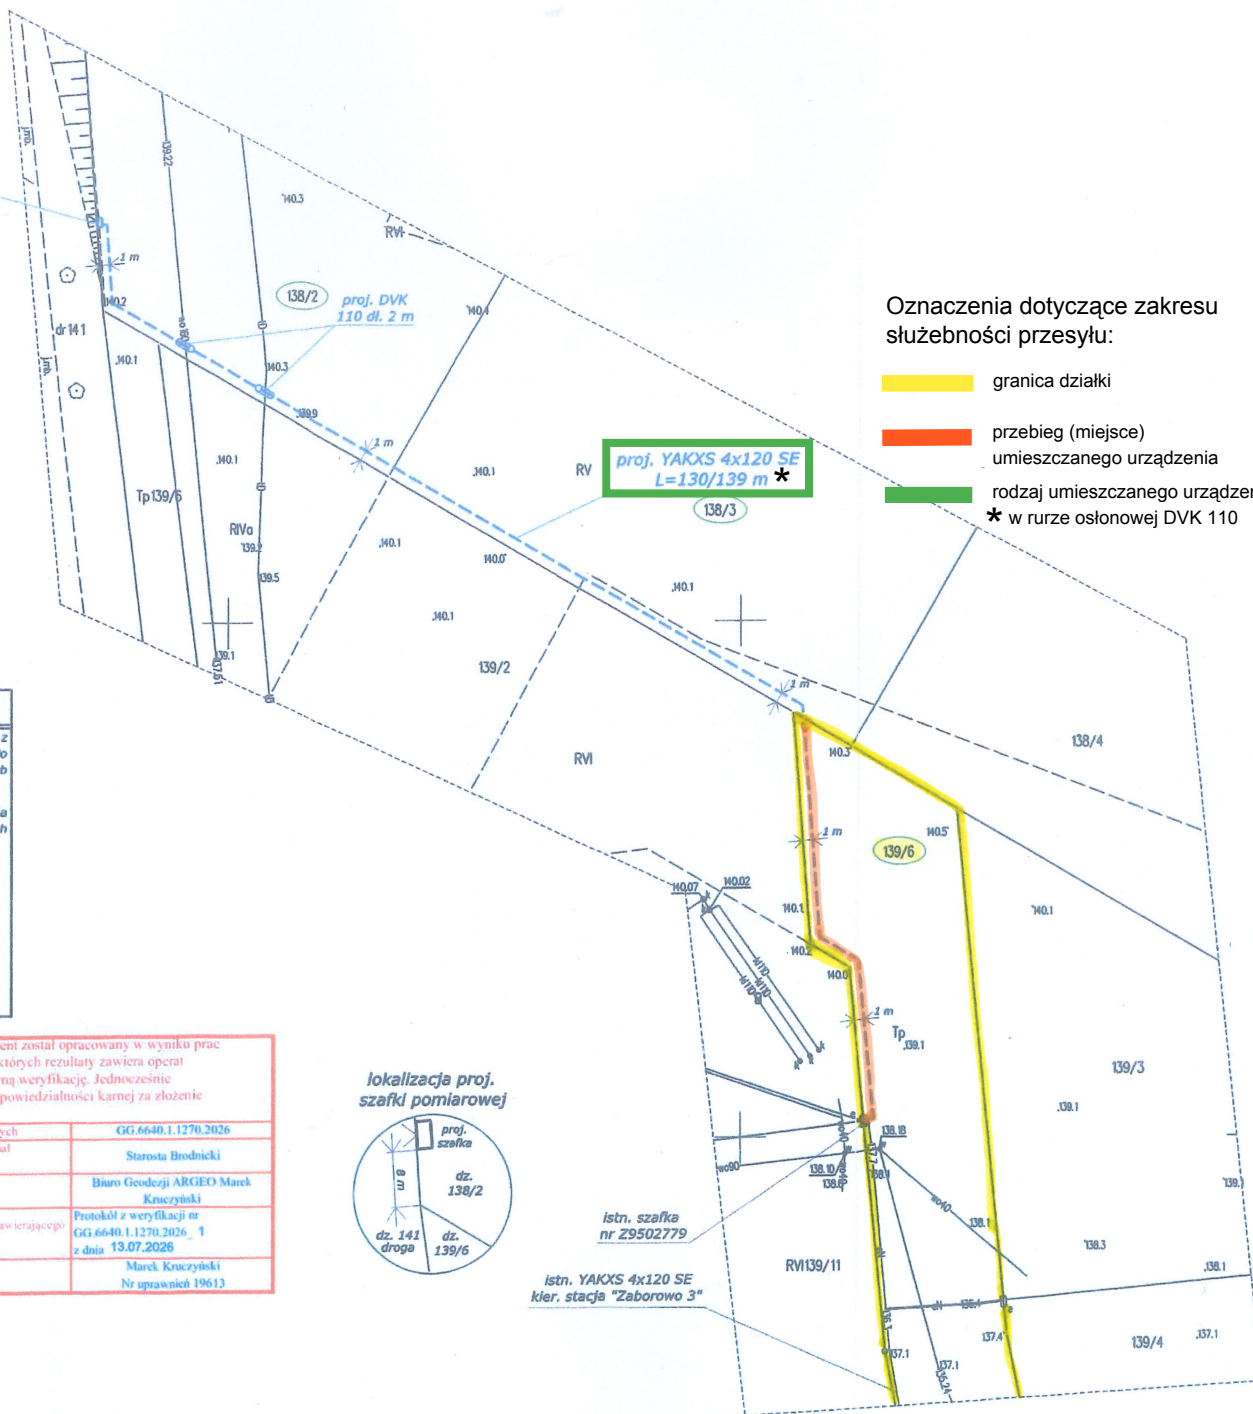

Treść mapy zgodna z oryginałem mapy do celów
projektowych nr GG.6640.1270.2026_1

